



S=1:2500

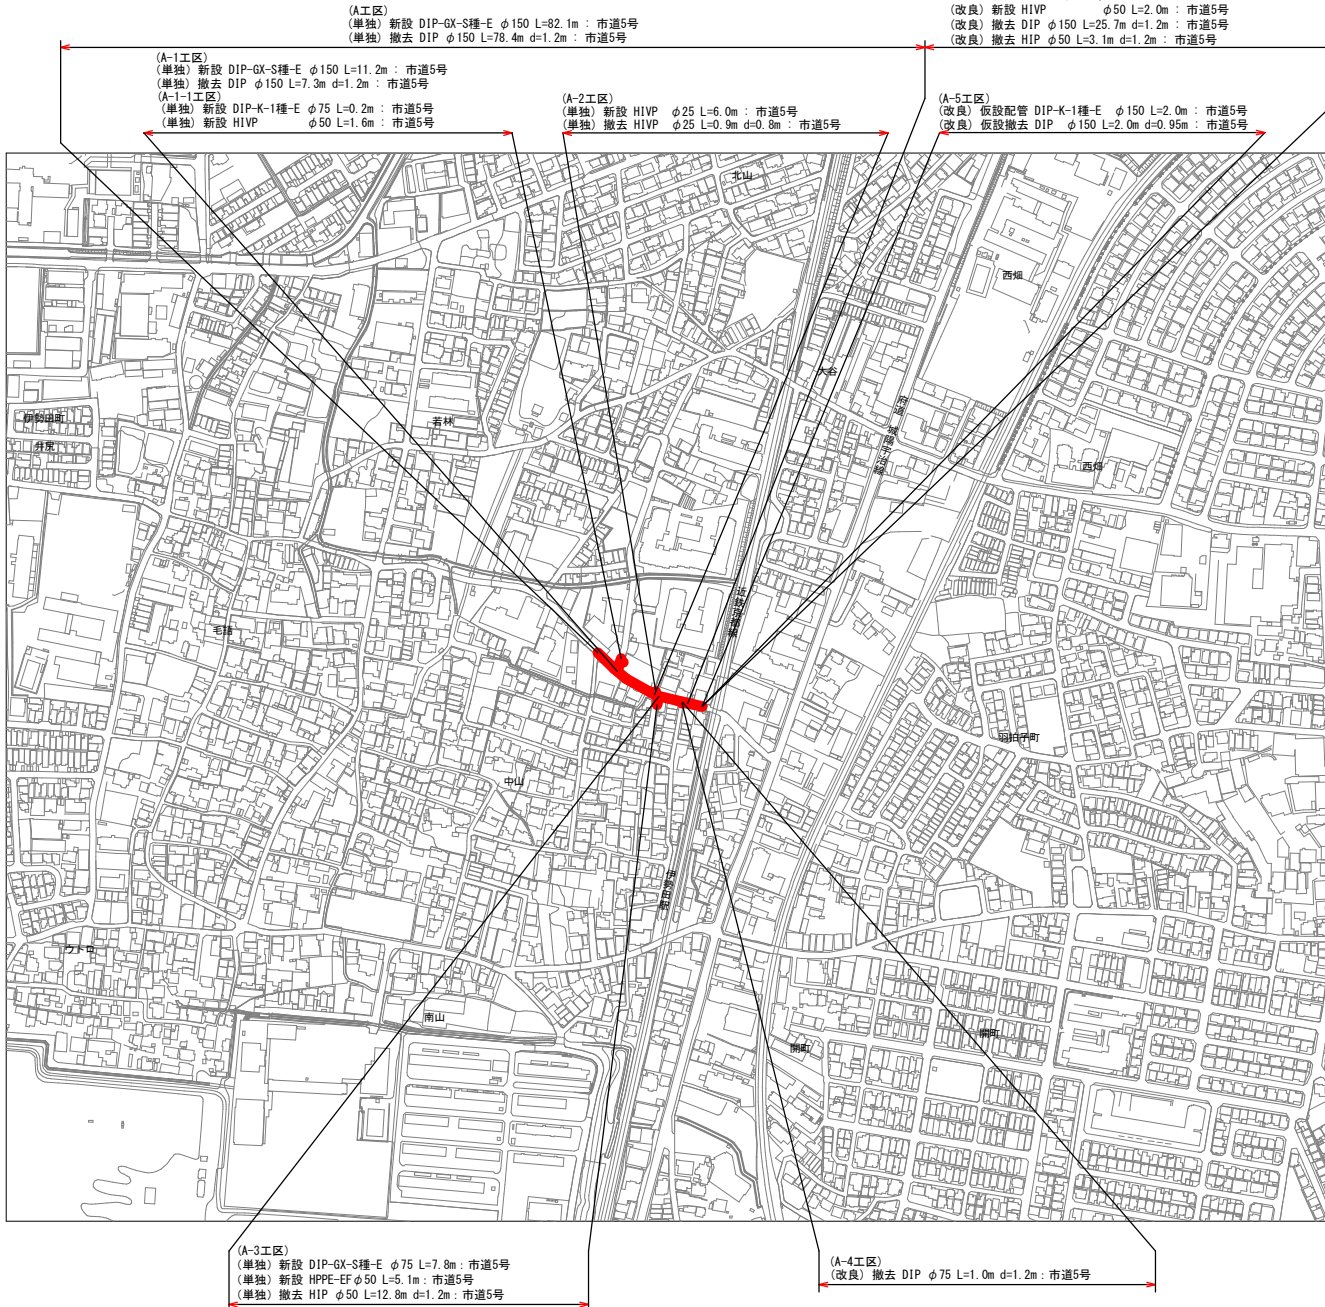

令和 8 年度	
工 事 名	伊勢田12号関連 配水管移設工事
工事場所	宇治市 伊勢田町大谷 地内ほか
図面種類	位 置 図
縮 尺	図 示
工 期	令和 年 月 日 ~ 令和 年 月 日
図面番号	1 4
宇治市上下水道部	

平面図(1)

S=1:250

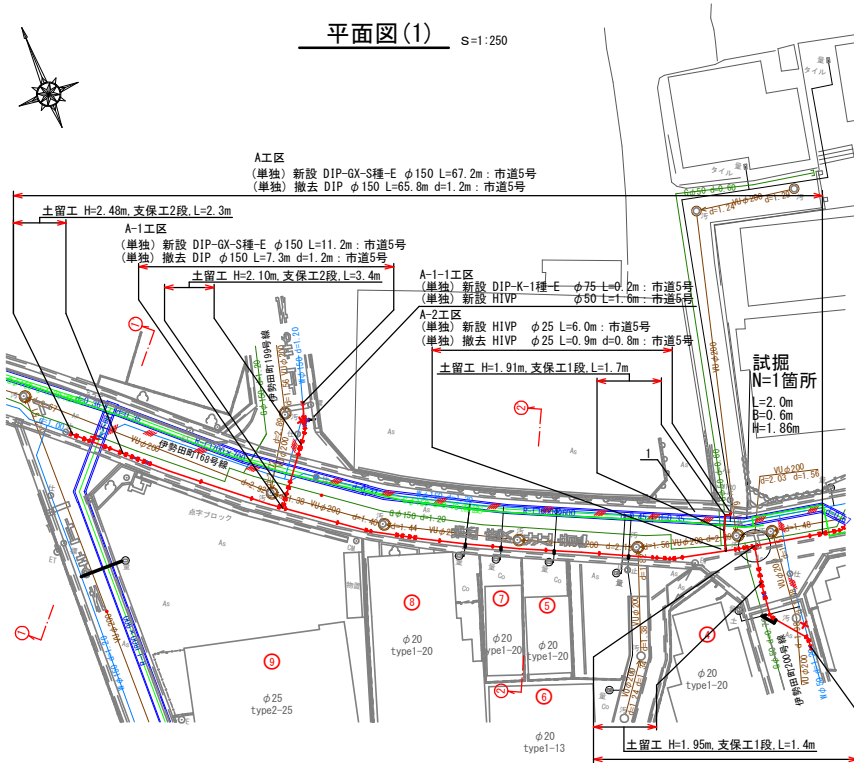


配水支管断面図

S=1:100




配水支管分岐詳細図

S=1:100

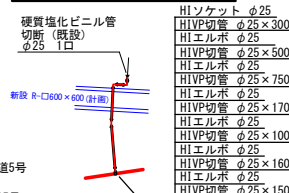


配管詳細図

S=1:100

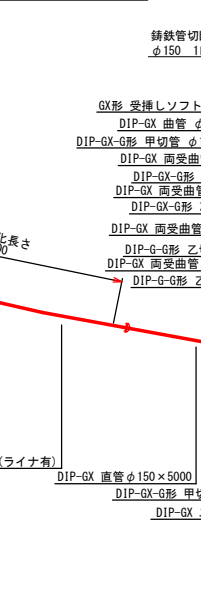

位置図

S=1:2,500

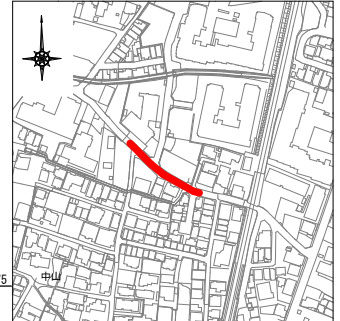

凡例 給水管情報	
整理番号	① (鉛管改良箇所) (撤去箇所)
水栓番号	K〇〇〇〇
表札名	〇〇 〇〇
1次側口径	φ〇〇
施工(ブ)マーノ口径	type〇-〇〇 注)
土間復旧工	土間復旧工
量水器BOX取替工	BOX取替工

注) type 1・・・外つなぎ
type 2・・・1次側改修(マーノまで)
type 3・・・1,2次側改修
type 4・・・外つなぎ, 2次側改修

凡例 給水管の記号	
メーター	—○—
甲止水栓	—×—
メーター止水栓止	—┘—

凡例 既設地下埋設物件	
上水道 W	—
電 話 線 T	—
下水道 S	—
雨水道 R	—
ガ ス 管 G	—

凡例 既設水道管撤去の記号	
撤去管記号	— / — / — / —
残置管記号	— × — × — × — × —

令和 8 年度	
工 事 名	伊勢田12号関連 配水管移設工事
工事場所	宇治市 伊勢田大字 地内ほか
図面種類	平面図・横断面図 ・配管詳細図
縮 尺	表示
工 期	令和 年 月 日 ~ 令和 年 月 日
図面番号	2 4
宇治市上下水道部	



平面図(2)


S=1:250

A工区
(単独) 新設 DIP-GX-S種-E φ150 L=14.9m : 市道5号
(単独) 撤去 DIP φ150 L=12.6m d=1.2m : 市道5号

A工区
(改良) 新設 DIP-GX-S種-E φ150 L=26.6m : 市道5号
(改良) 新設 DIP-K-1種-E φ150 L=0.2m : 市道5号
(改良) 新設 HVP φ50 L=2.0m : 市道5号
(改良) 撤去 DIP φ150 L=25.7m d=1.2m : 市道5号
(改良) 撤去 HIP φ50 L=3.1m d=1.2m : 市道5号



A-4工区
(改良) 撤去 DIP φ75 L=1.0m
d=1.2m : 市道5号

土留工 H=2.34m, 支保工2段, L=5.0m

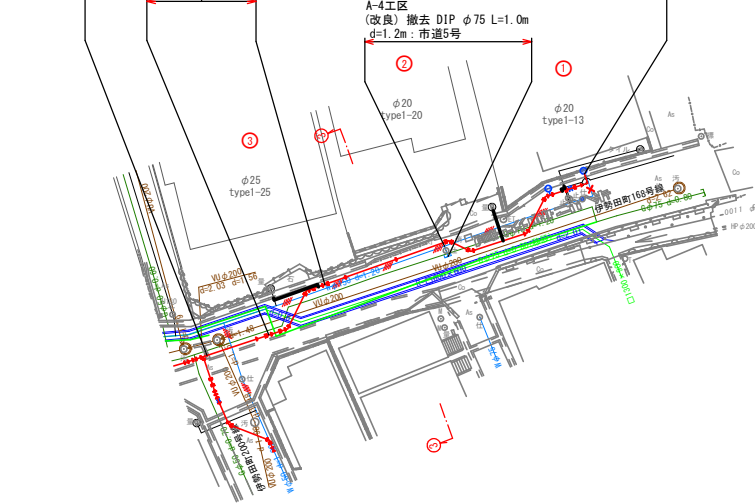


横断面図

S=1:100

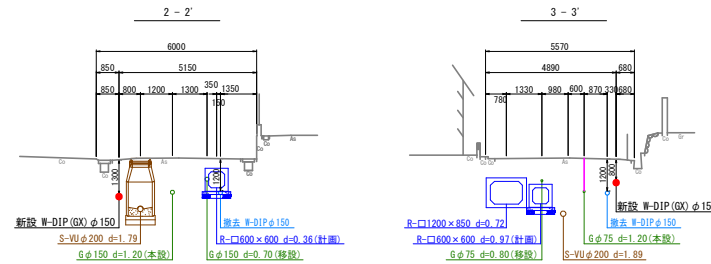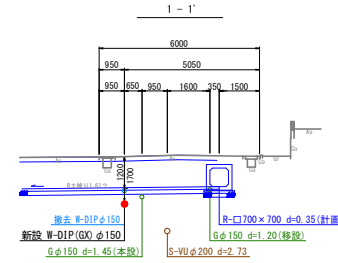

位置図

S=1:2,500

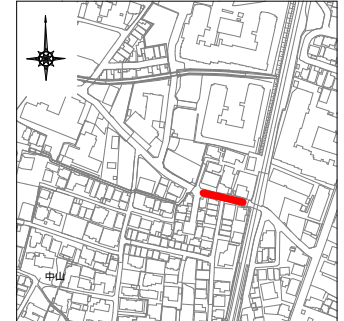

凡例 給水管情報

整理番号	① (鉛管改良箇所 撤去箇所)
水栓番号	K○○○○
表札名	○○○○
1次側口径	φ○○
施工メーター口径	type○○-○○ 注)
土間復旧工	土間復旧工
量水器B○X取替工	B○X取替工
注) type 1・・・外つなぎ type 2・・・1次側改修(メーターまで) type 3・・・1,2次側改修 type 4・・・外つなぎ, 2次側改修	

凡例 給水管の記号

メーター	○
甲止水栓	×
メーター止水栓止	┌┐

凡例 既設地下埋設物件


上水道管 W	—
電話線 T	—
下水道管 S	—
雨水道管 R	—
ガス管 G	—

凡例 既設水道管撤去の記号

撤去管記号	////
残置管記号	XXXX


配管詳細図

S=1:100

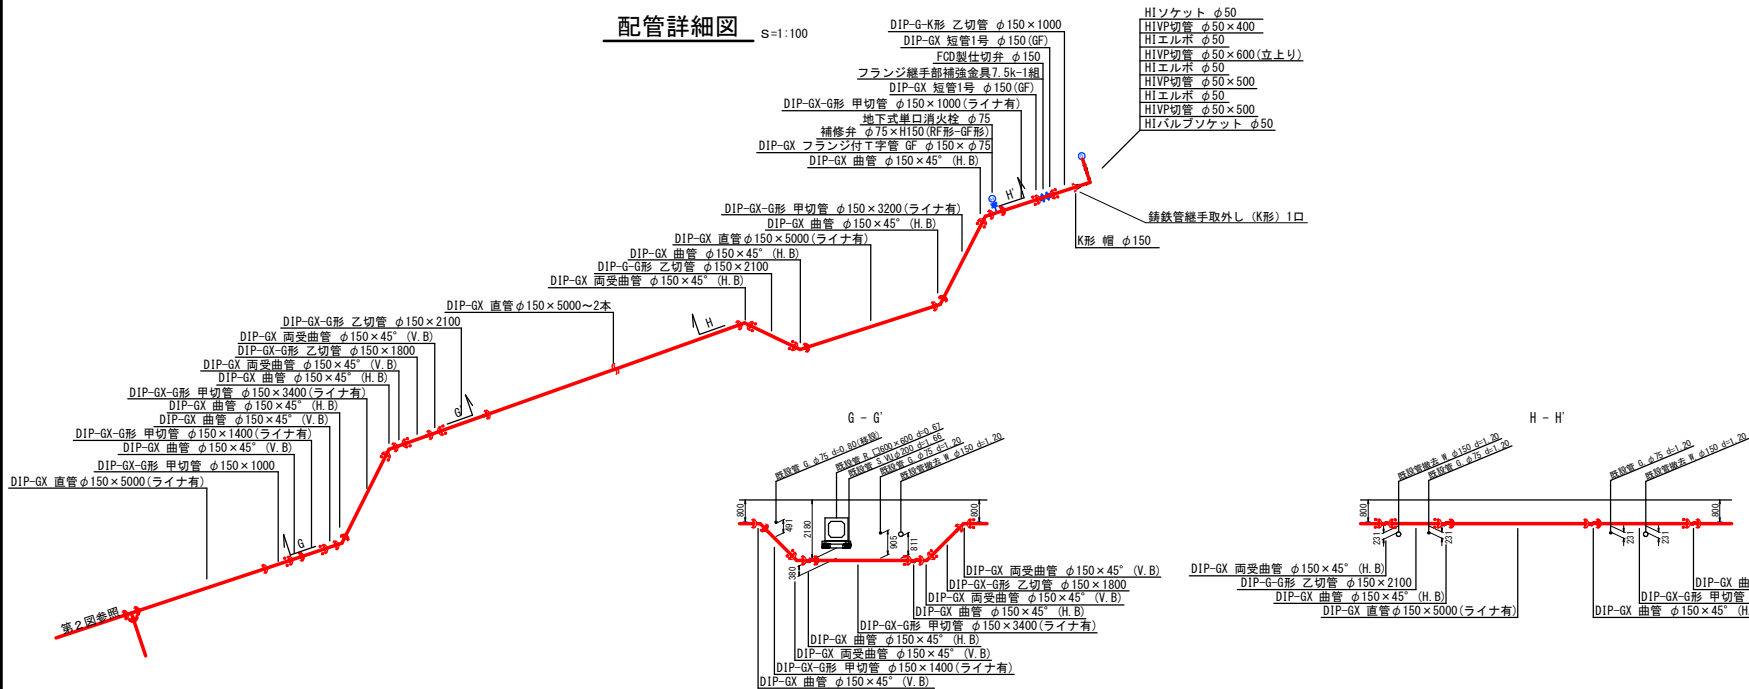


令和 8 年度	
工事名	伊勢田12号関連 配水管移設工事
工事場所	宇治市 伊勢田町大谷 地内ほか
図面種類	平面図・横断面図 ・配管詳細図
縮尺	図示
工期	令和 年 月 日 ~ 令和 年 月 日
図面番号	3 4
宇治市上下水道部	


仮設平面図 S=1:250

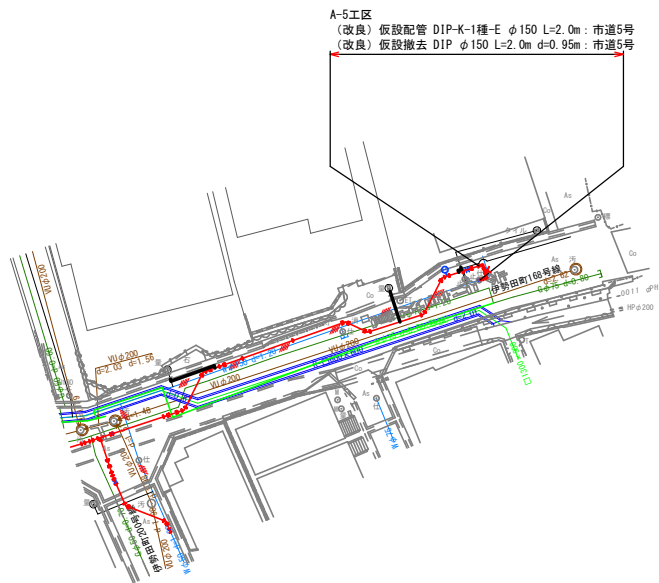


仮設配管詳細図 S=1:100

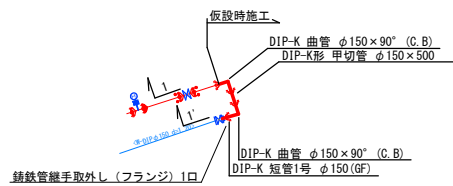

仮設管 1 - 1'

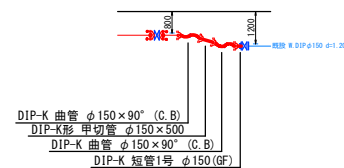

位置図 S=1:2,500

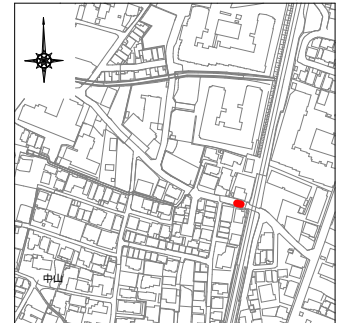

凡例 給水管情報	
整理番号	① (鉛管改良箇所) (撤去箇所)
水栓番号	K〇〇〇〇
表札名	〇〇 〇〇
1次側口径	ϕ 〇〇
施工タ/ブーメータ口径	type〇-〇〇 注)
土間復旧工	土間復旧工
量水器B〇X取替工	B〇X取替工
注) type 1・・・外つなぎ type 2・・・1次側改修 (1-3まで) type 3・・・1,2次側改修 type 4・・・外つなぎ, 2次側改修	

凡例 給水管の記号	
メーター	—○—
甲止水栓	—×—
メーター止水栓止	—┘—

凡例 既設地下埋設物件	
上水道管 W	—
電話線 T	—
下水道管 S	—
雨水道管 R	—
ガス管 G	—

凡例 既設水道管撤去の記号	
撤去管記号	— //// —
残置管記号	— XXXX —

令和 8 年度	
工事名	伊勢田12号関連 配水管移設工事
工事場所	宇治市 伊勢田町大谷 地内ほか
図面種類	仮設平面図・仮設配管詳細図
縮尺	図示
工期	令和 年 月 日 ~ 令和 年 月 日
図面番号	4 4
宇治市上下水道部	