 


位置図 S=1:2,500


- 【新設】
DIP-GX $\phi 150$ L=13.4m
DIP-K $\phi 150$ L=0.7m
GX形受挿しソトシル仕切弁工 $\phi 150$ N=1基
空気弁付消火栓 $\phi 75$ N=1基
不断水分岐工 $\phi 150 \times \phi 150$ N=1箇所
試掘工 N=2箇所
舗装本復旧工（表層t=5cm・基層t=5cm）A=43㎡




- 【新設】
不断水弁 $\phi 400$ N=1基
試掘工 N=1箇所
舗装本復旧工（表層t=5cm）A=19㎡

令和 8 年 度		
工 事 名	塔ノ川下居線ほか配水管改良工事	
工事場所	宇治市 宇治下居地内ほか	
図面種類	位置図	
縮 尺	図 示	
工 期	令和 年 月 日~令和 年 月 日	
図面番号	1	5
宇治市上下水道部		


平面図(その1) 1:100
A工区

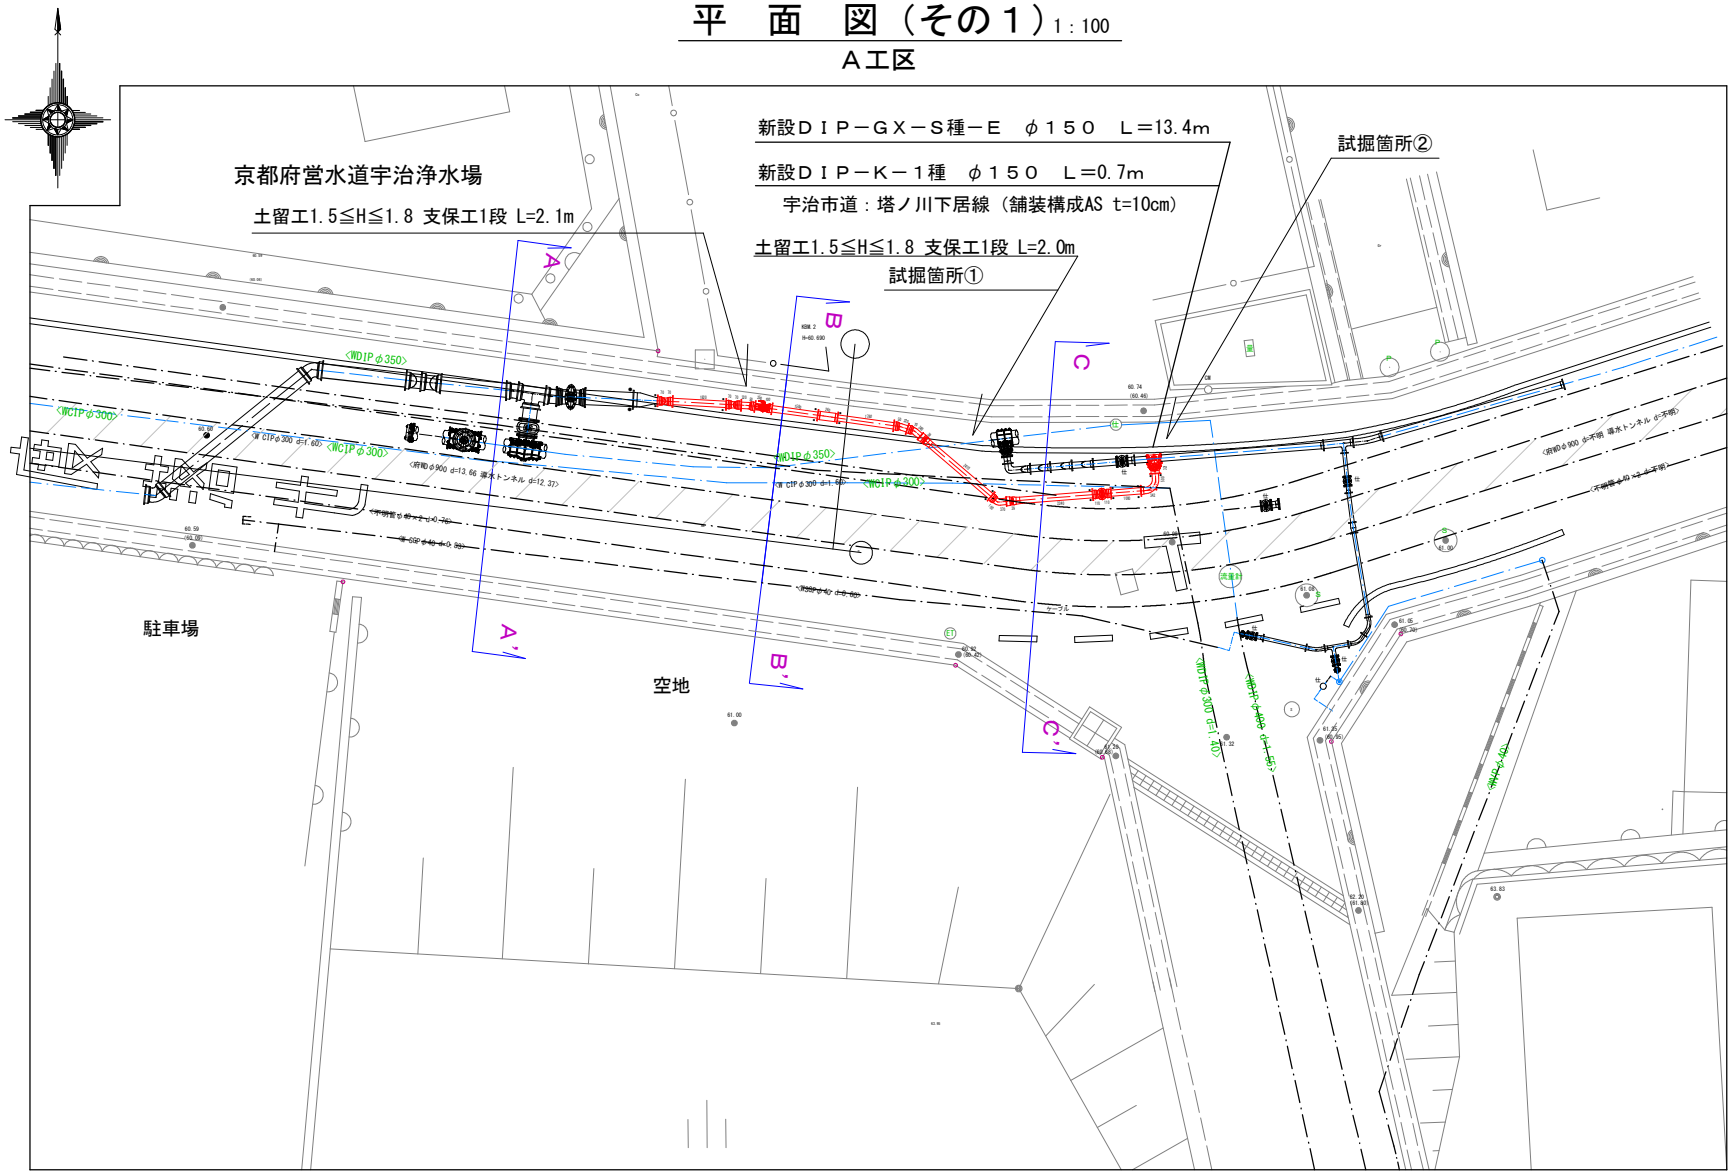


配管詳細図 1:100

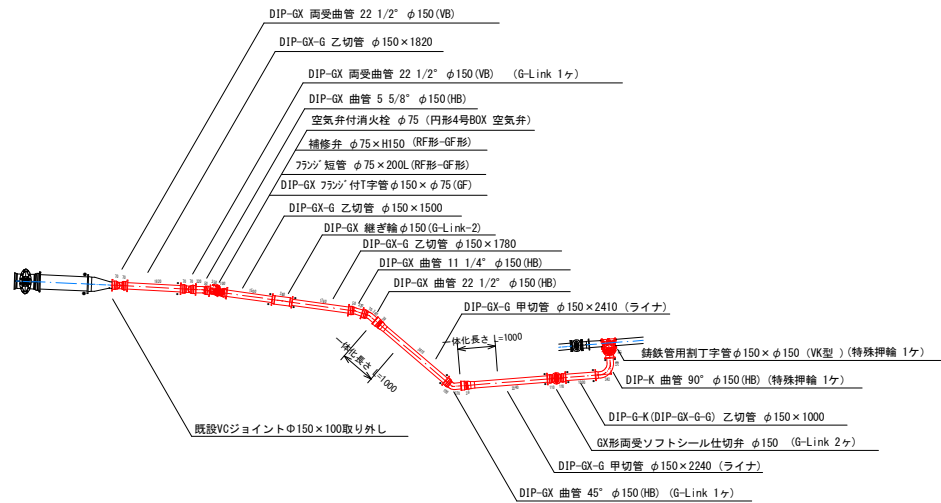


断面図 1:100

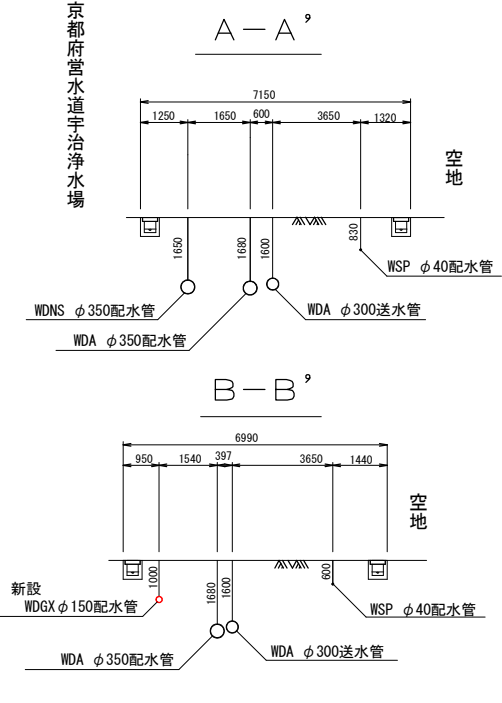


位置図

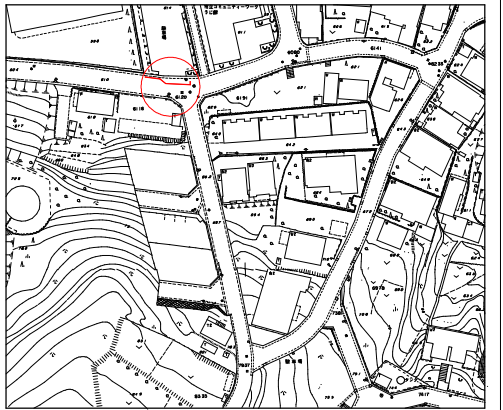

縦断面図 1:100

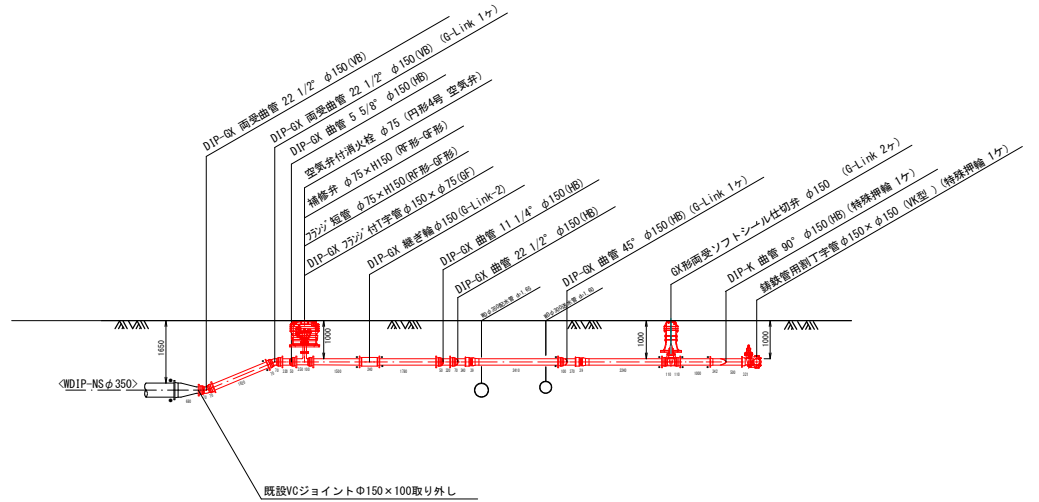

土工標準図
管布設工

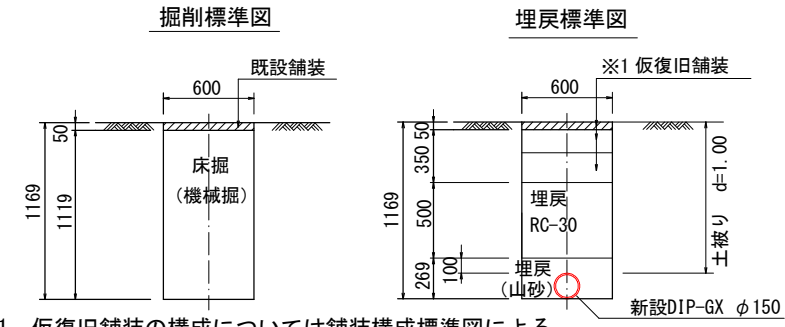


令和8年度	
工事名	塔ノ川下居線ほか配水管改良工事
工事場所	宇治市 宇治下居地内ほか
図面種類	平面図 配管詳細図 縦断面図 横断面図
縮尺	図示
工期	令和 年 月 日～令和 年 月 日
図面番号	2 5
宇治市上下水道部	


※1 仮復旧舗装の構成については舗装構成標準図による。

舗装本復旧平面図（その１） 1：100

A工区

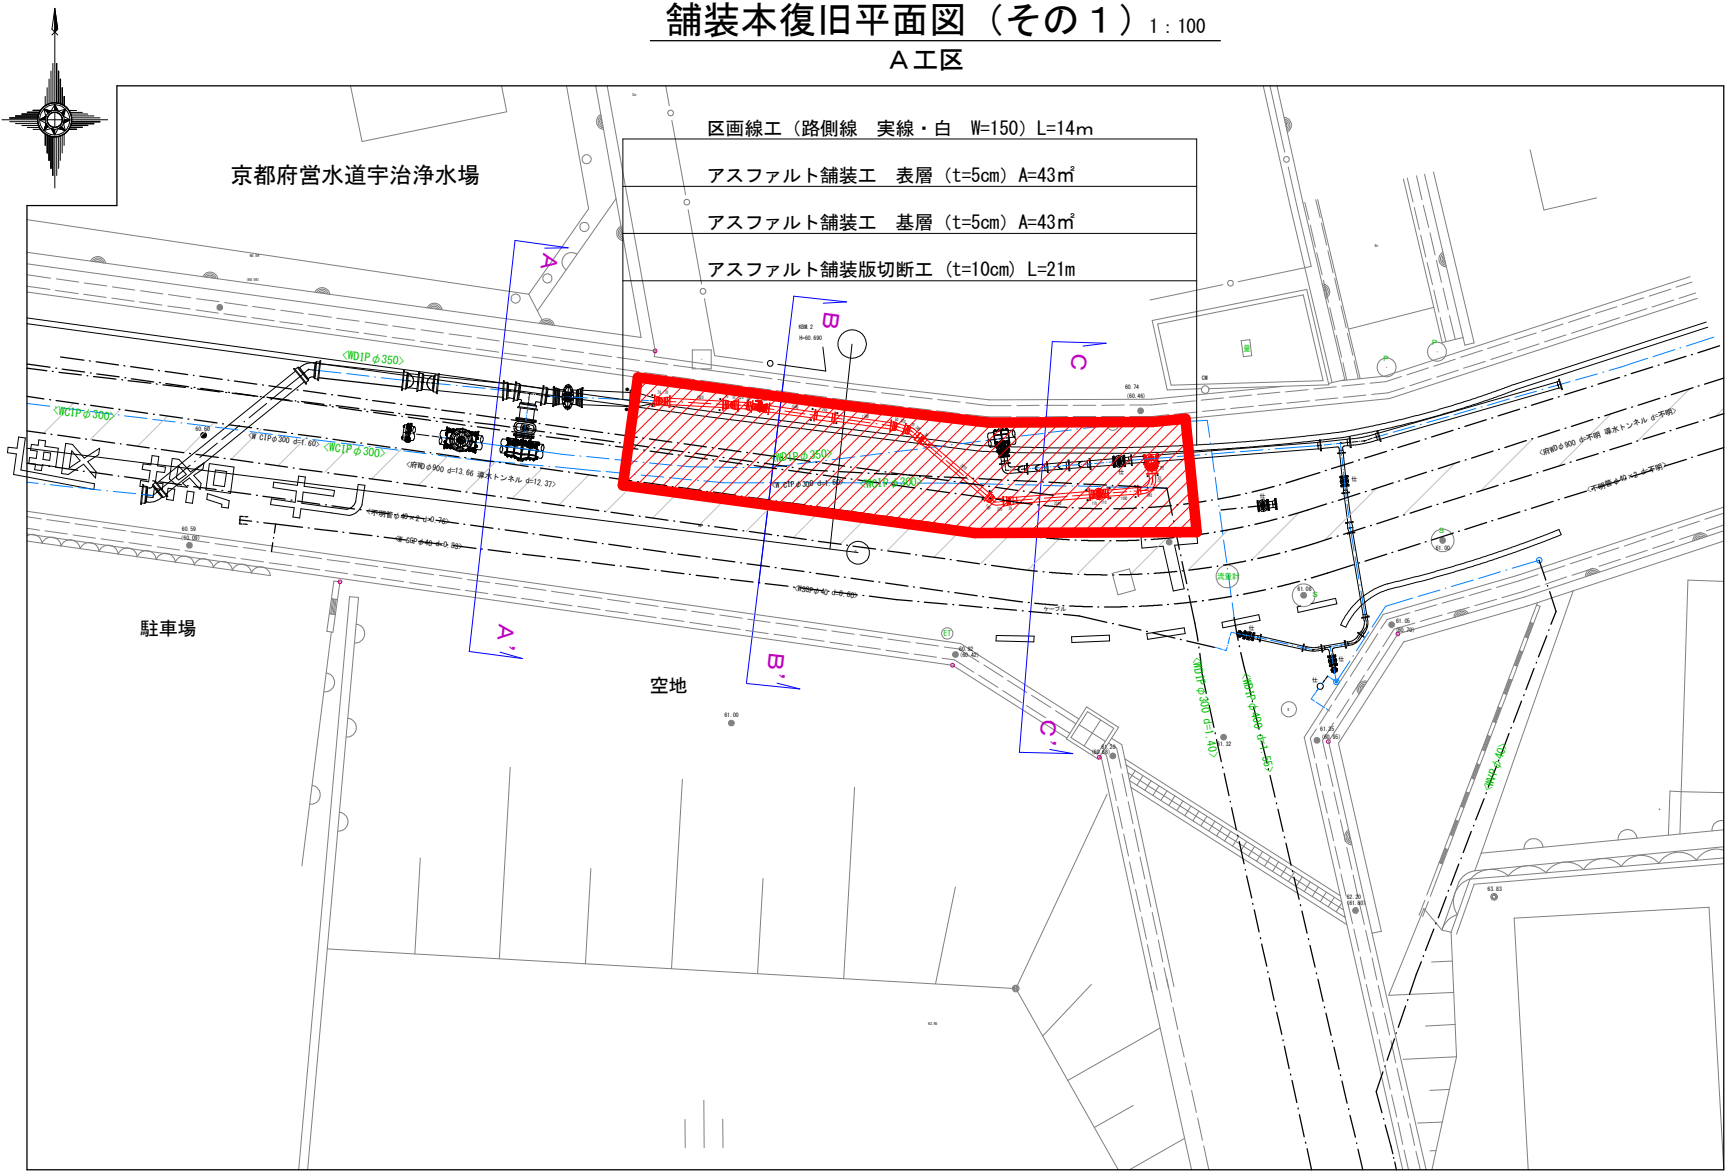


位置図

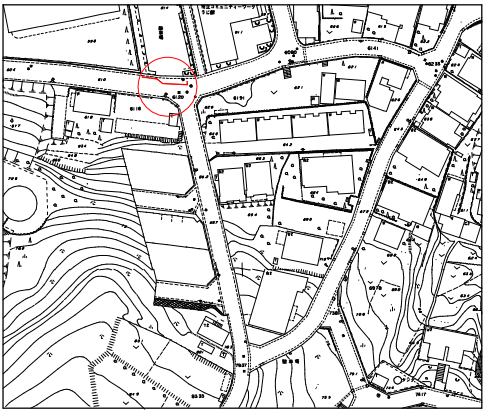

舗装構成標準図

宇治市道：塔ノ川下居線（車道）

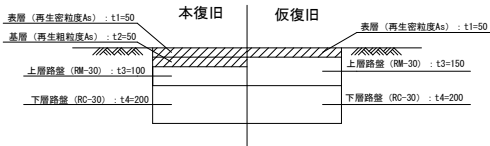

凡例


	宇治市道塔ノ川下居線
--	------------

令和 8 年 度		
工 事 名	塔ノ川下居線ほか配水管改良工事	
工事場所	宇治市 宇治下居地内ほか	
図面種類	舗装本復旧工平面図	
縮 尺	図 示	
工 期	令和 年 月 日～令和 年 月 日	
図面番号	3	5
宇治市上下水道部		




平面図（その2）
B工区

S=1:250

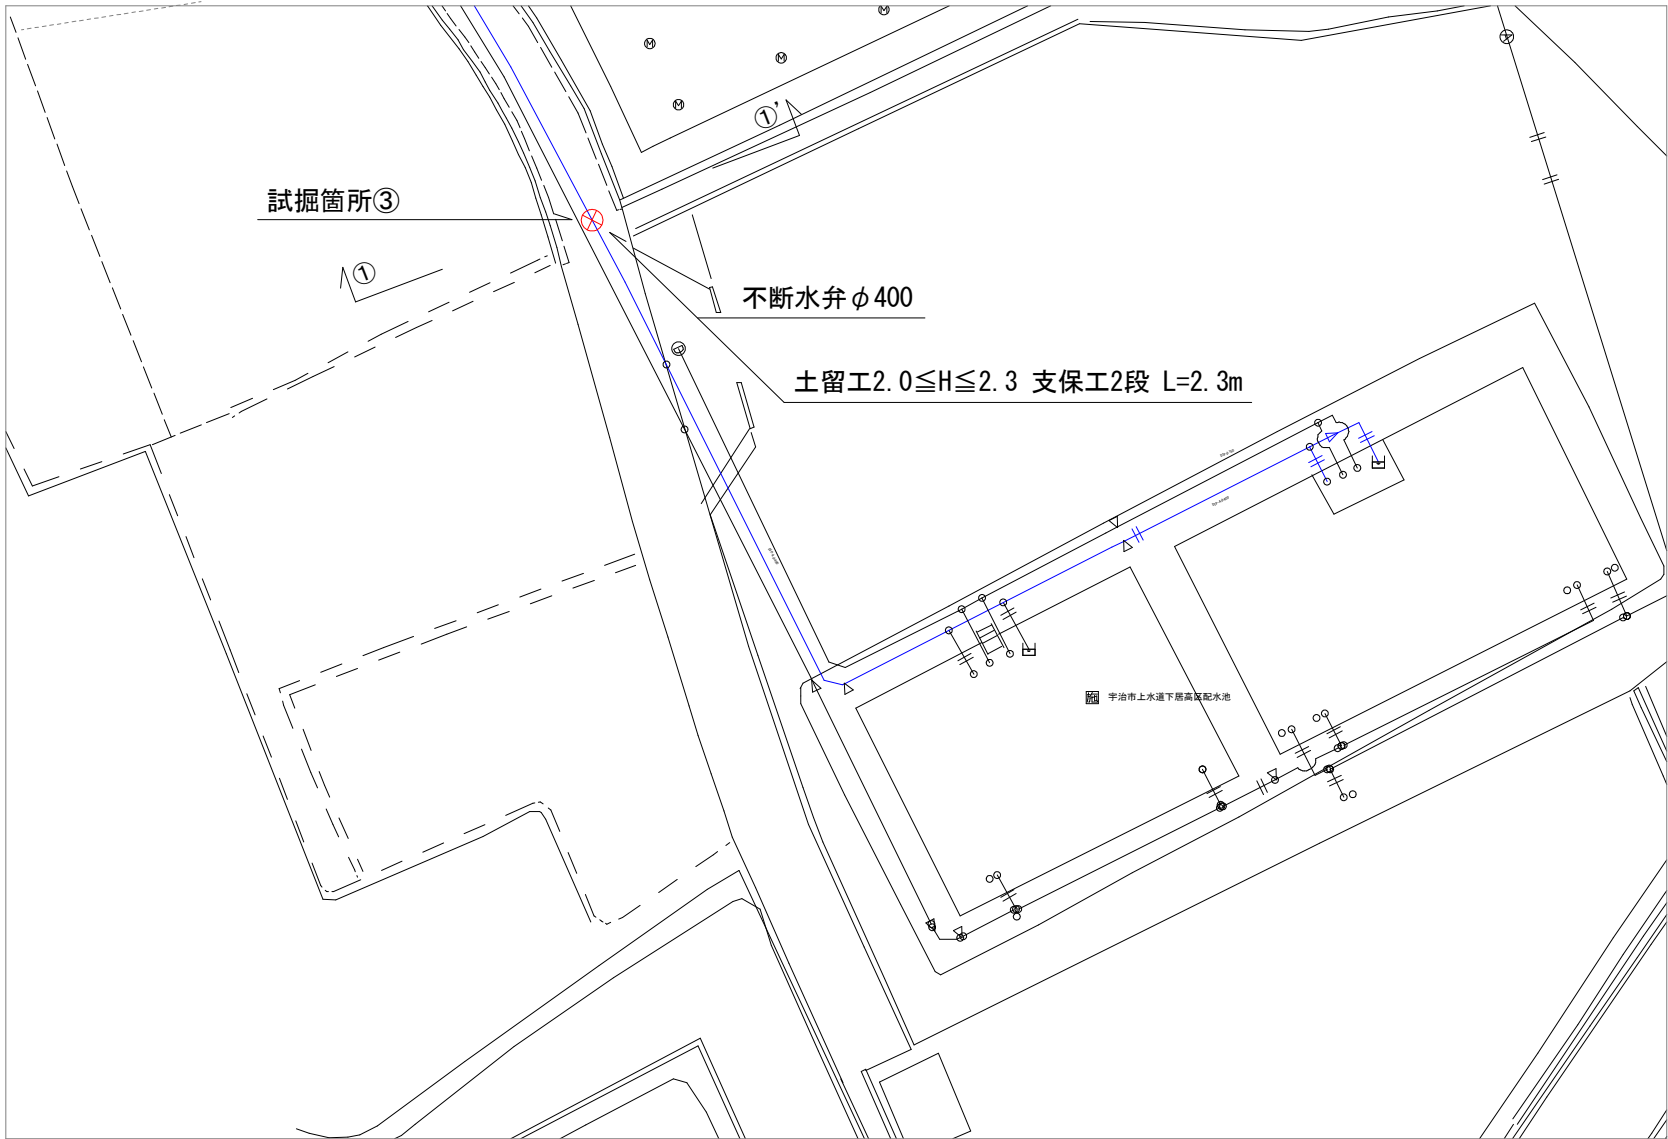

位置図

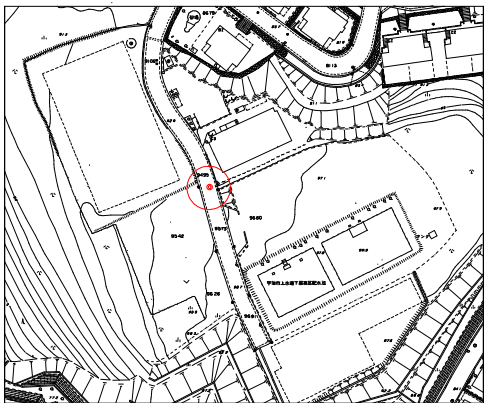

配管詳細図

S=1:100



不断水弁φ400

※状況により不断水弁の設置に伴い、特殊割押輪を設置する。

縦断面図

S=1:100




不断水弁φ400

横断面図

S=1:100


①—①'

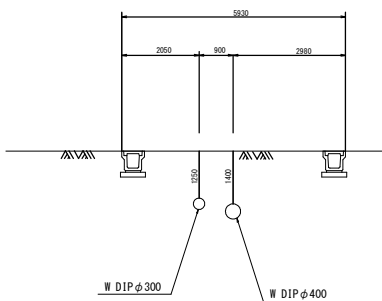


土工図

(不断水弁φ400)


平面図

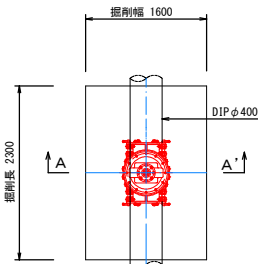


不断水弁BOX

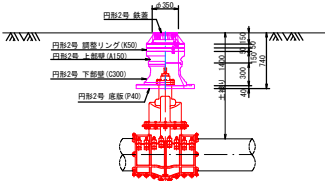

掘削(A-A')断面図

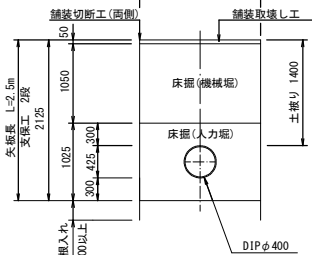

埋戻(A-A')断面図


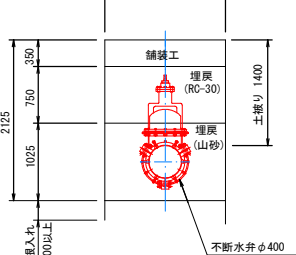


令和8年度		
工事名	塔ノ川下居線ほか配水管改良工事	
工事場所	宇治市 宇治下居地内ほか	
図面種類	平面図 配管詳細図 縦断面図 横断面図	
縮尺	図示	
工期	令和 年 月 日～令和 年 月 日	
図面番号	4	5
宇治市上下水道部		




舗装本復旧平面図（その2） S=1:250
B工区

位置図

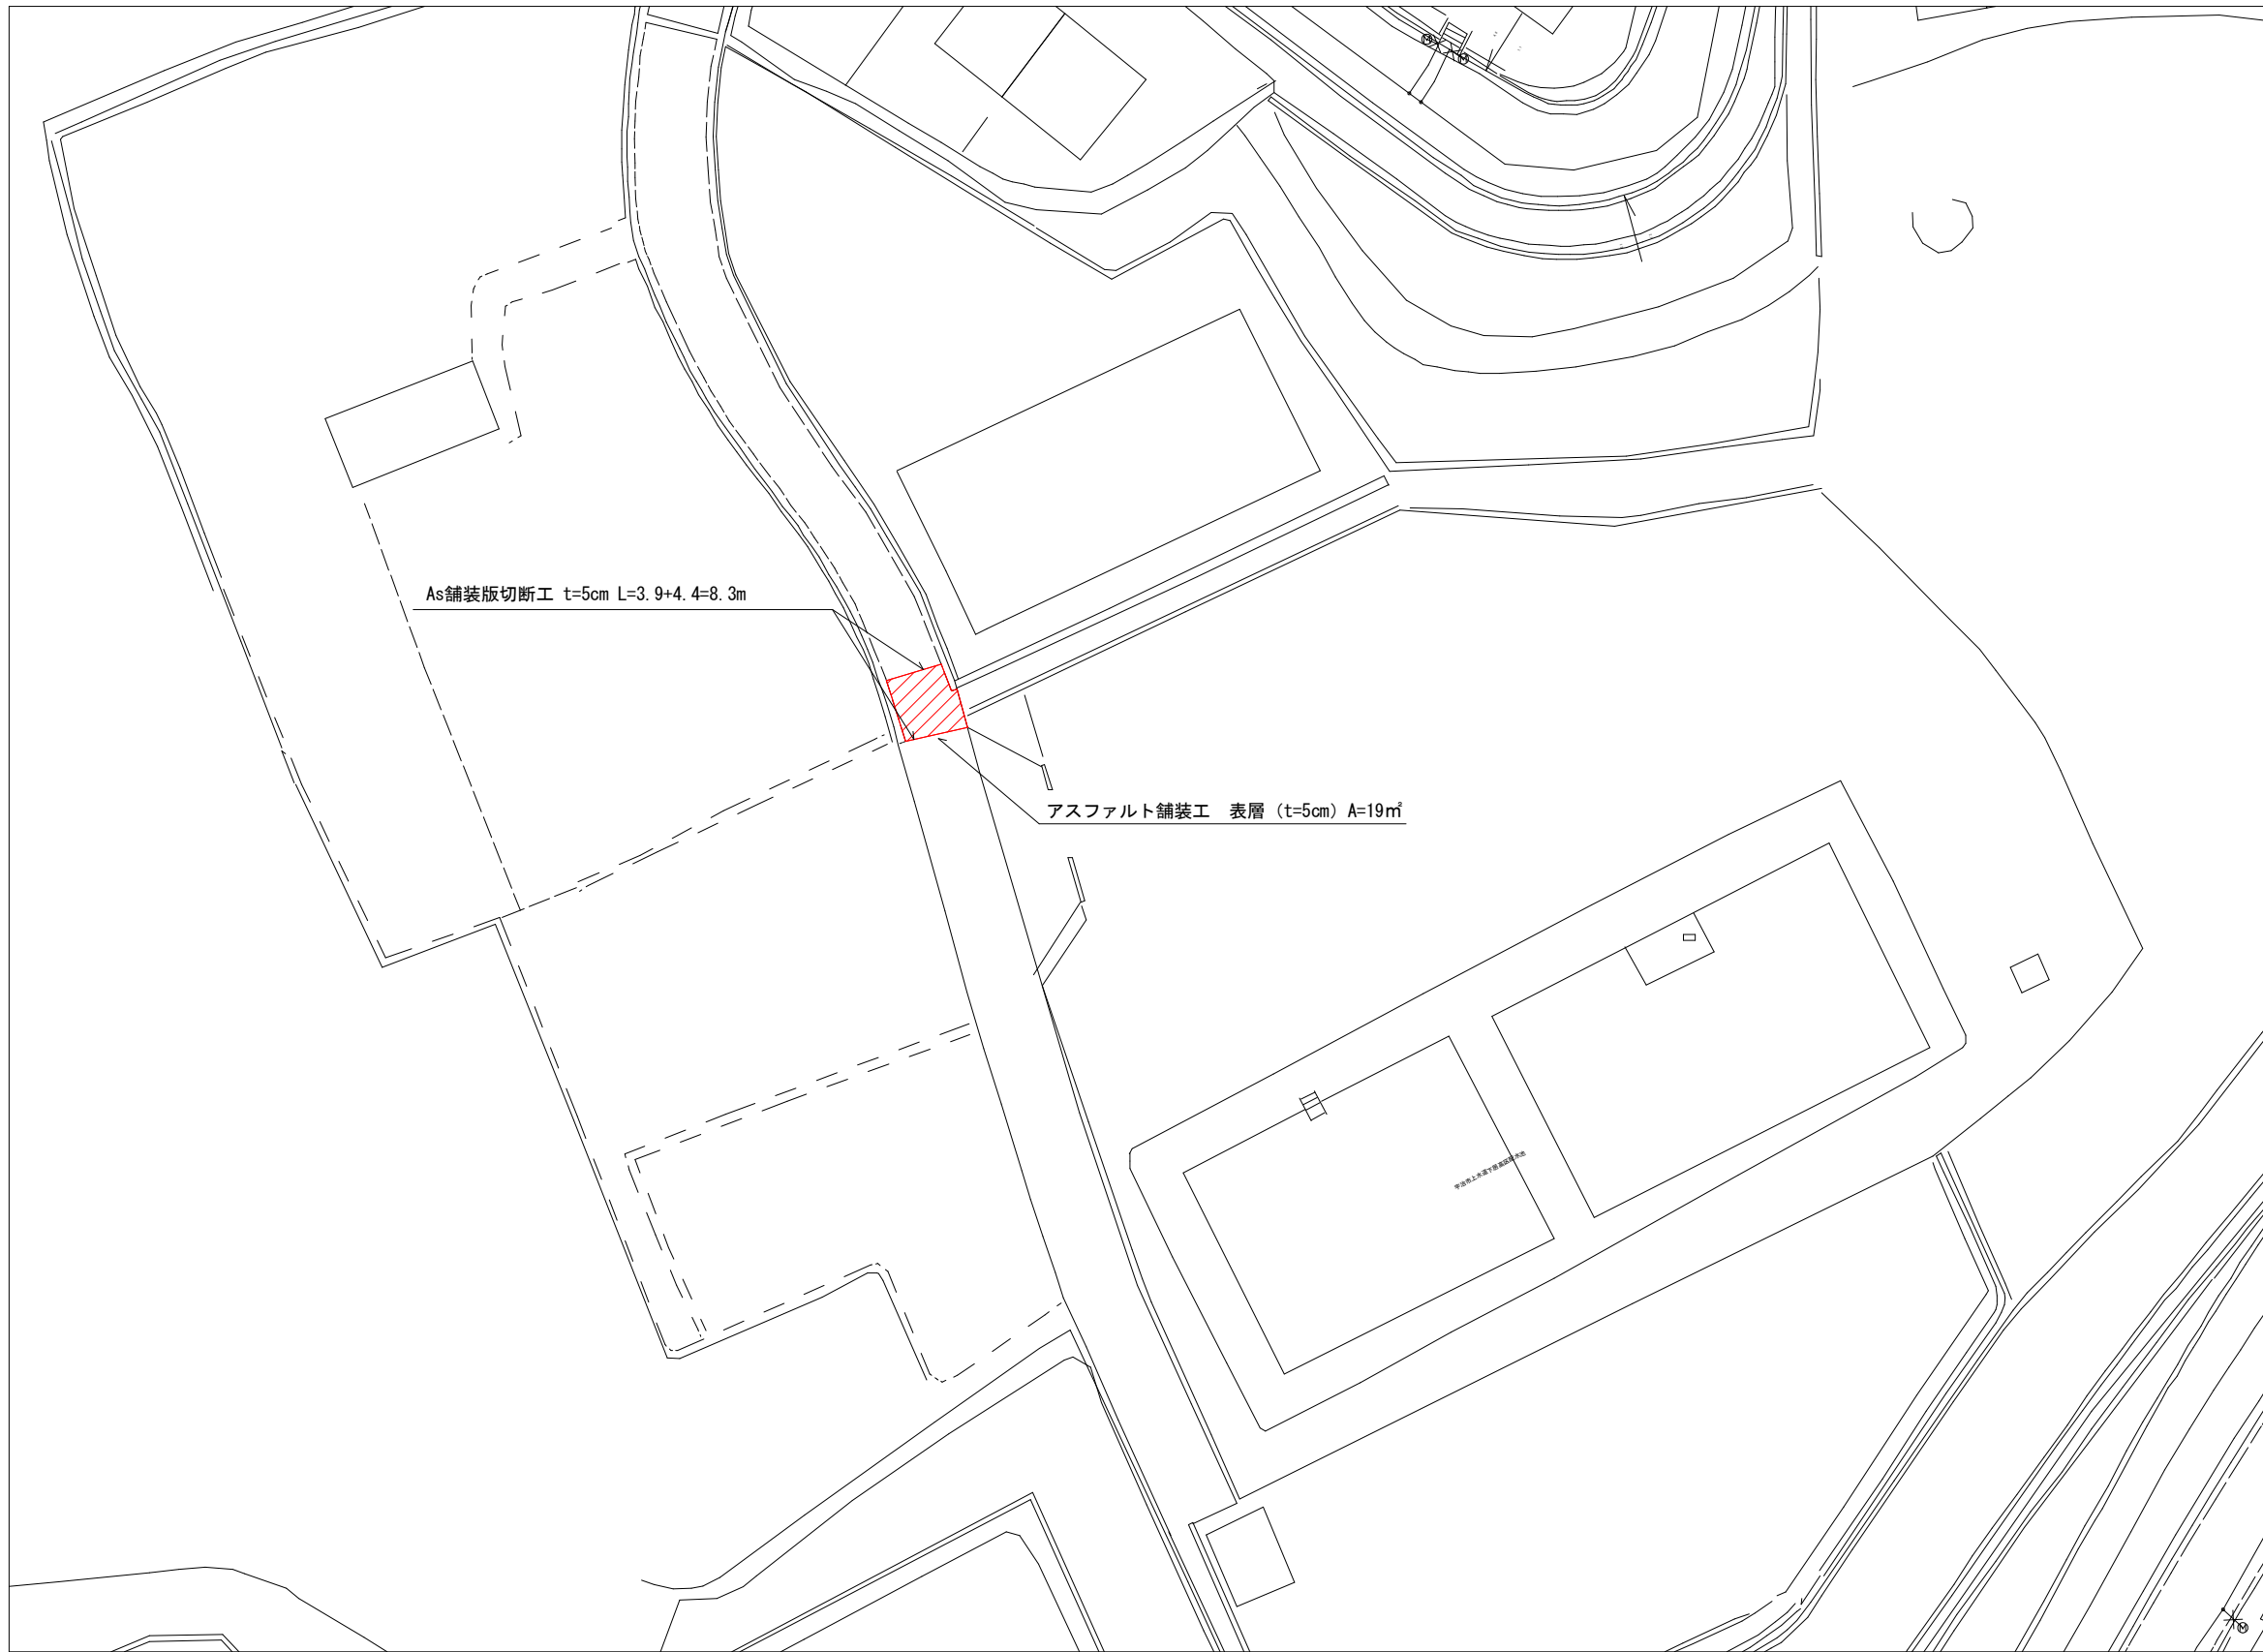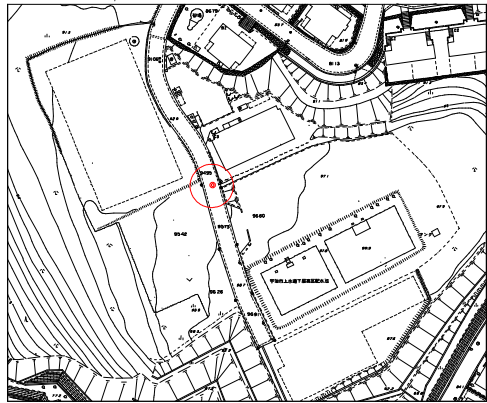

舗装構成標準図

宇治市道251号線（車道）

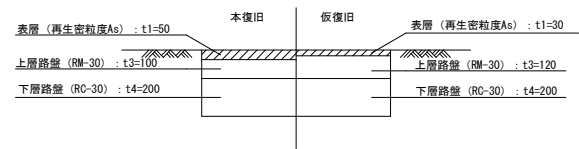

凡例

	宇治市道251号線
--	-----------

令和8年度		
工事名	塔ノ川下層線ほか配水管改良工事	
工事場所	宇治市 宇治下層地内ほか	
図面種類	舗装本復旧工平面図	
縮尺	図示	
工期	令和 年 月 日～令和 年 月 日	
図面番号	5	5
宇治市上下水道部		